


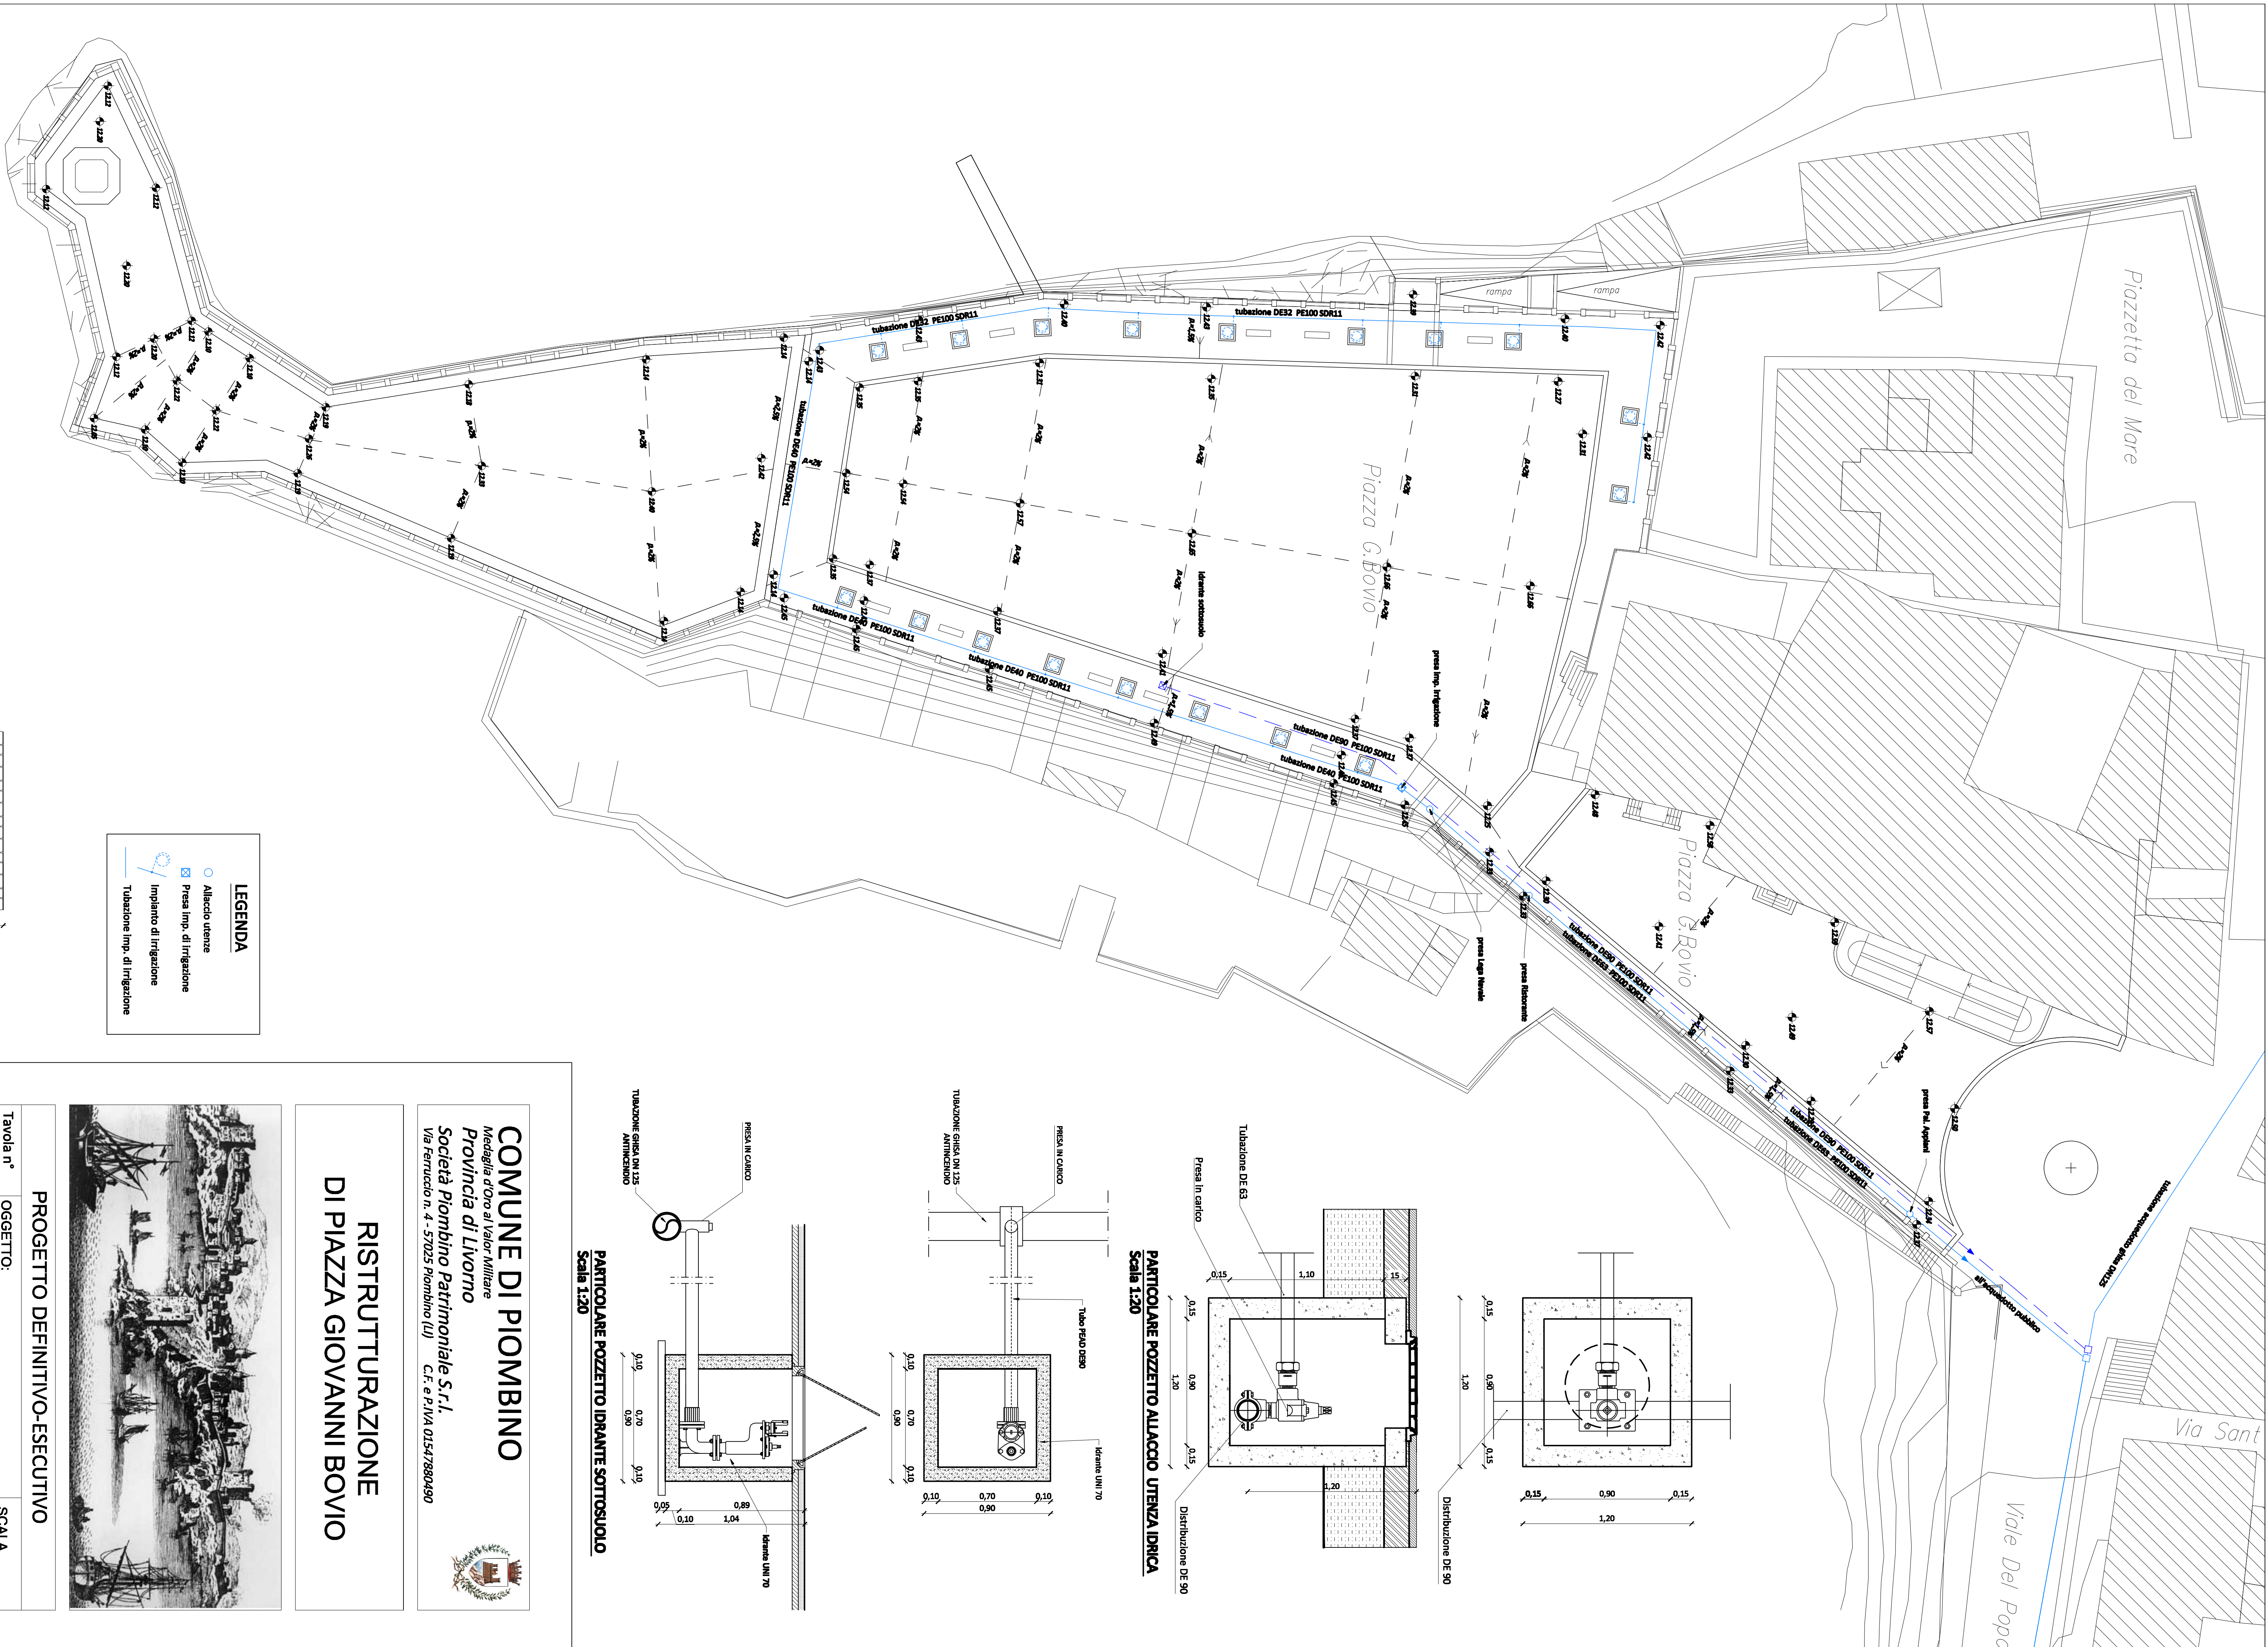

LEGENDA

Alliccio utenze

Presi imp. di irrigazione

Impianto di irrigazione

Tubazione imp. di irrigazione

PLANIMETRIA IMPIANTO IDRICO, ANTINCENDIO

Scala 1:250

SEZIONE TIPO DI SCAVO

Scala 1:20

COMUNE DI PIOMBINO
Necaglia d'oro al Valor militare
Provincia di Livorno
Società Piombino Patrimoniale S.r.l.
Via Ferruccio n. 4 - 57025 Piombino (LI) C.F. e P.IVA 01547880490

RISTRUTTURAZIONE
DI PIAZZA GIOVANNI BOVIO

PROGETTO DEFINITIVO-ESECUTIVO

Tavola n°	OGGETTO:	SCALA
13	STATO DI PROGETTO PLANIMETRIA GENERALE IMPIANTI IDRICO, IRRIGAZIONE E ANTINCENDIO	1:250 1:20
	DATA	FEBBRAIO 2012

CTM STUDIO ASSOCIATO
Onze Via Antonio Mancini - 00187 Roma - Tel. 06/47800000
Via Salaria 239 - 00197 Roma - Tel. 06/47800000
Via Salaria 239 - 00197 Roma - Tel. 06/47800000

Dr. Ing. Stefano Ghislini
Arch. Luisa Ghislini
Geom. Bruno Bianchi

Società Piombino Patrimoniale S.r.l.
Responsabile Unico del Progetto

Settore Lavori Pubblici - Dirigente -
Responsabile Unico del Procedimento:
Ing. Claudio Santi